


RZUT 1 PIĘTRA
SKALA 1:100

PROJEKT INSTALACJI ELEKTRYCZNEJ

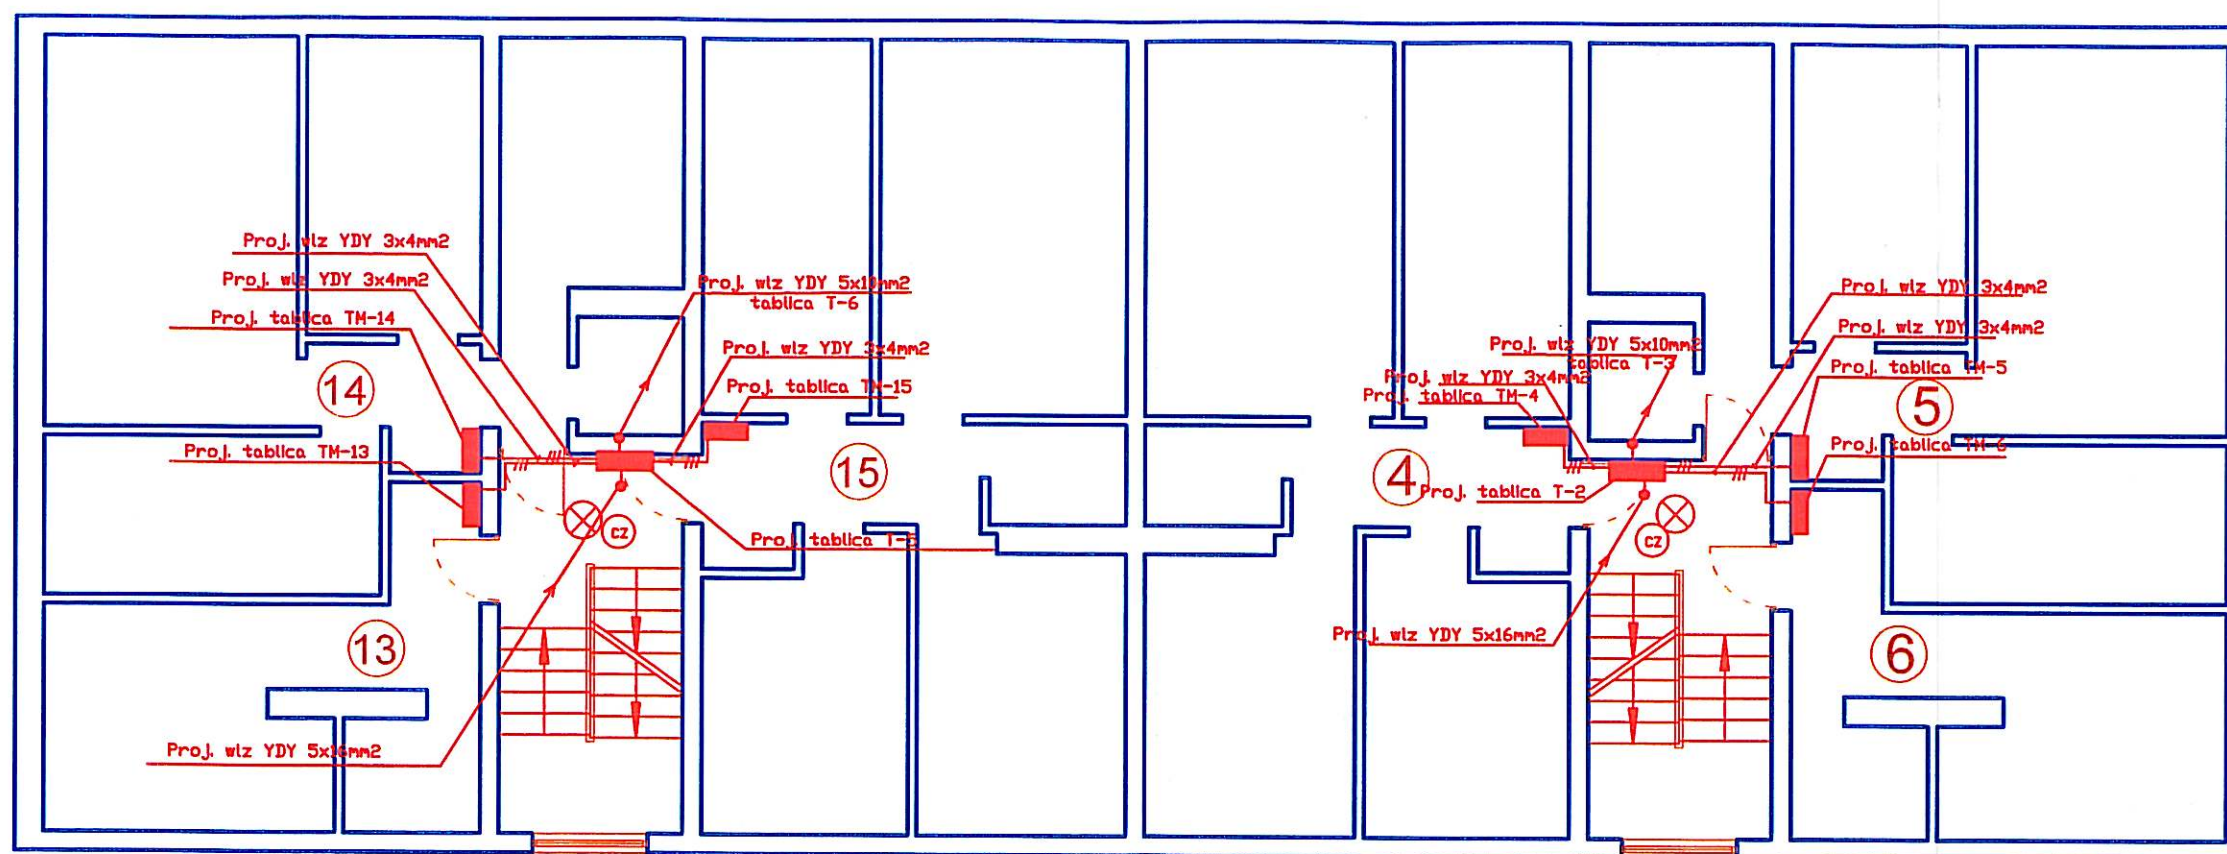

Zasilanie tablic T-2 i T-5 należy wykonać przewodem kabelkowym YDY 5x16mm² pod tynk z tablicy T-1 i T-4

Zastosować oprawy typu TRIADA 2x18W

⊗ - czujka ruchu

Całość instalacji elektrycznej oświetlenia klatek schodowych wykonać przewodem kabelkowym YDY 3(4)x1,5mm² pod tynk

Załączanie oświetlenia odbywać się będzie za pośrednictwem czujki ruchu

OCHRONA OD PORAŻEN
SZYBKE SAMOCZYNNE WYŁĄCZENIE ZASILANIA
WYKONANIE INSTALACJI
w ukł. TN-S
INSTALACJE WEWNĘTRZNE WYKONAĆ
ZGODNIE Z PN-IEC 60364

Zasilanie tablic mieszkalniowych TM wykonać przewodem kabelkowym YDY 3x4mm² pod tynk z tablic zlokalizowanych na poszczególnych piętrach

Zbigniew Sady
Uprawniony do kierowania robotami elektr.
GT-78346-12/76
Projektowanie Instalacji Elektrycznych
AN/8346/67/81